
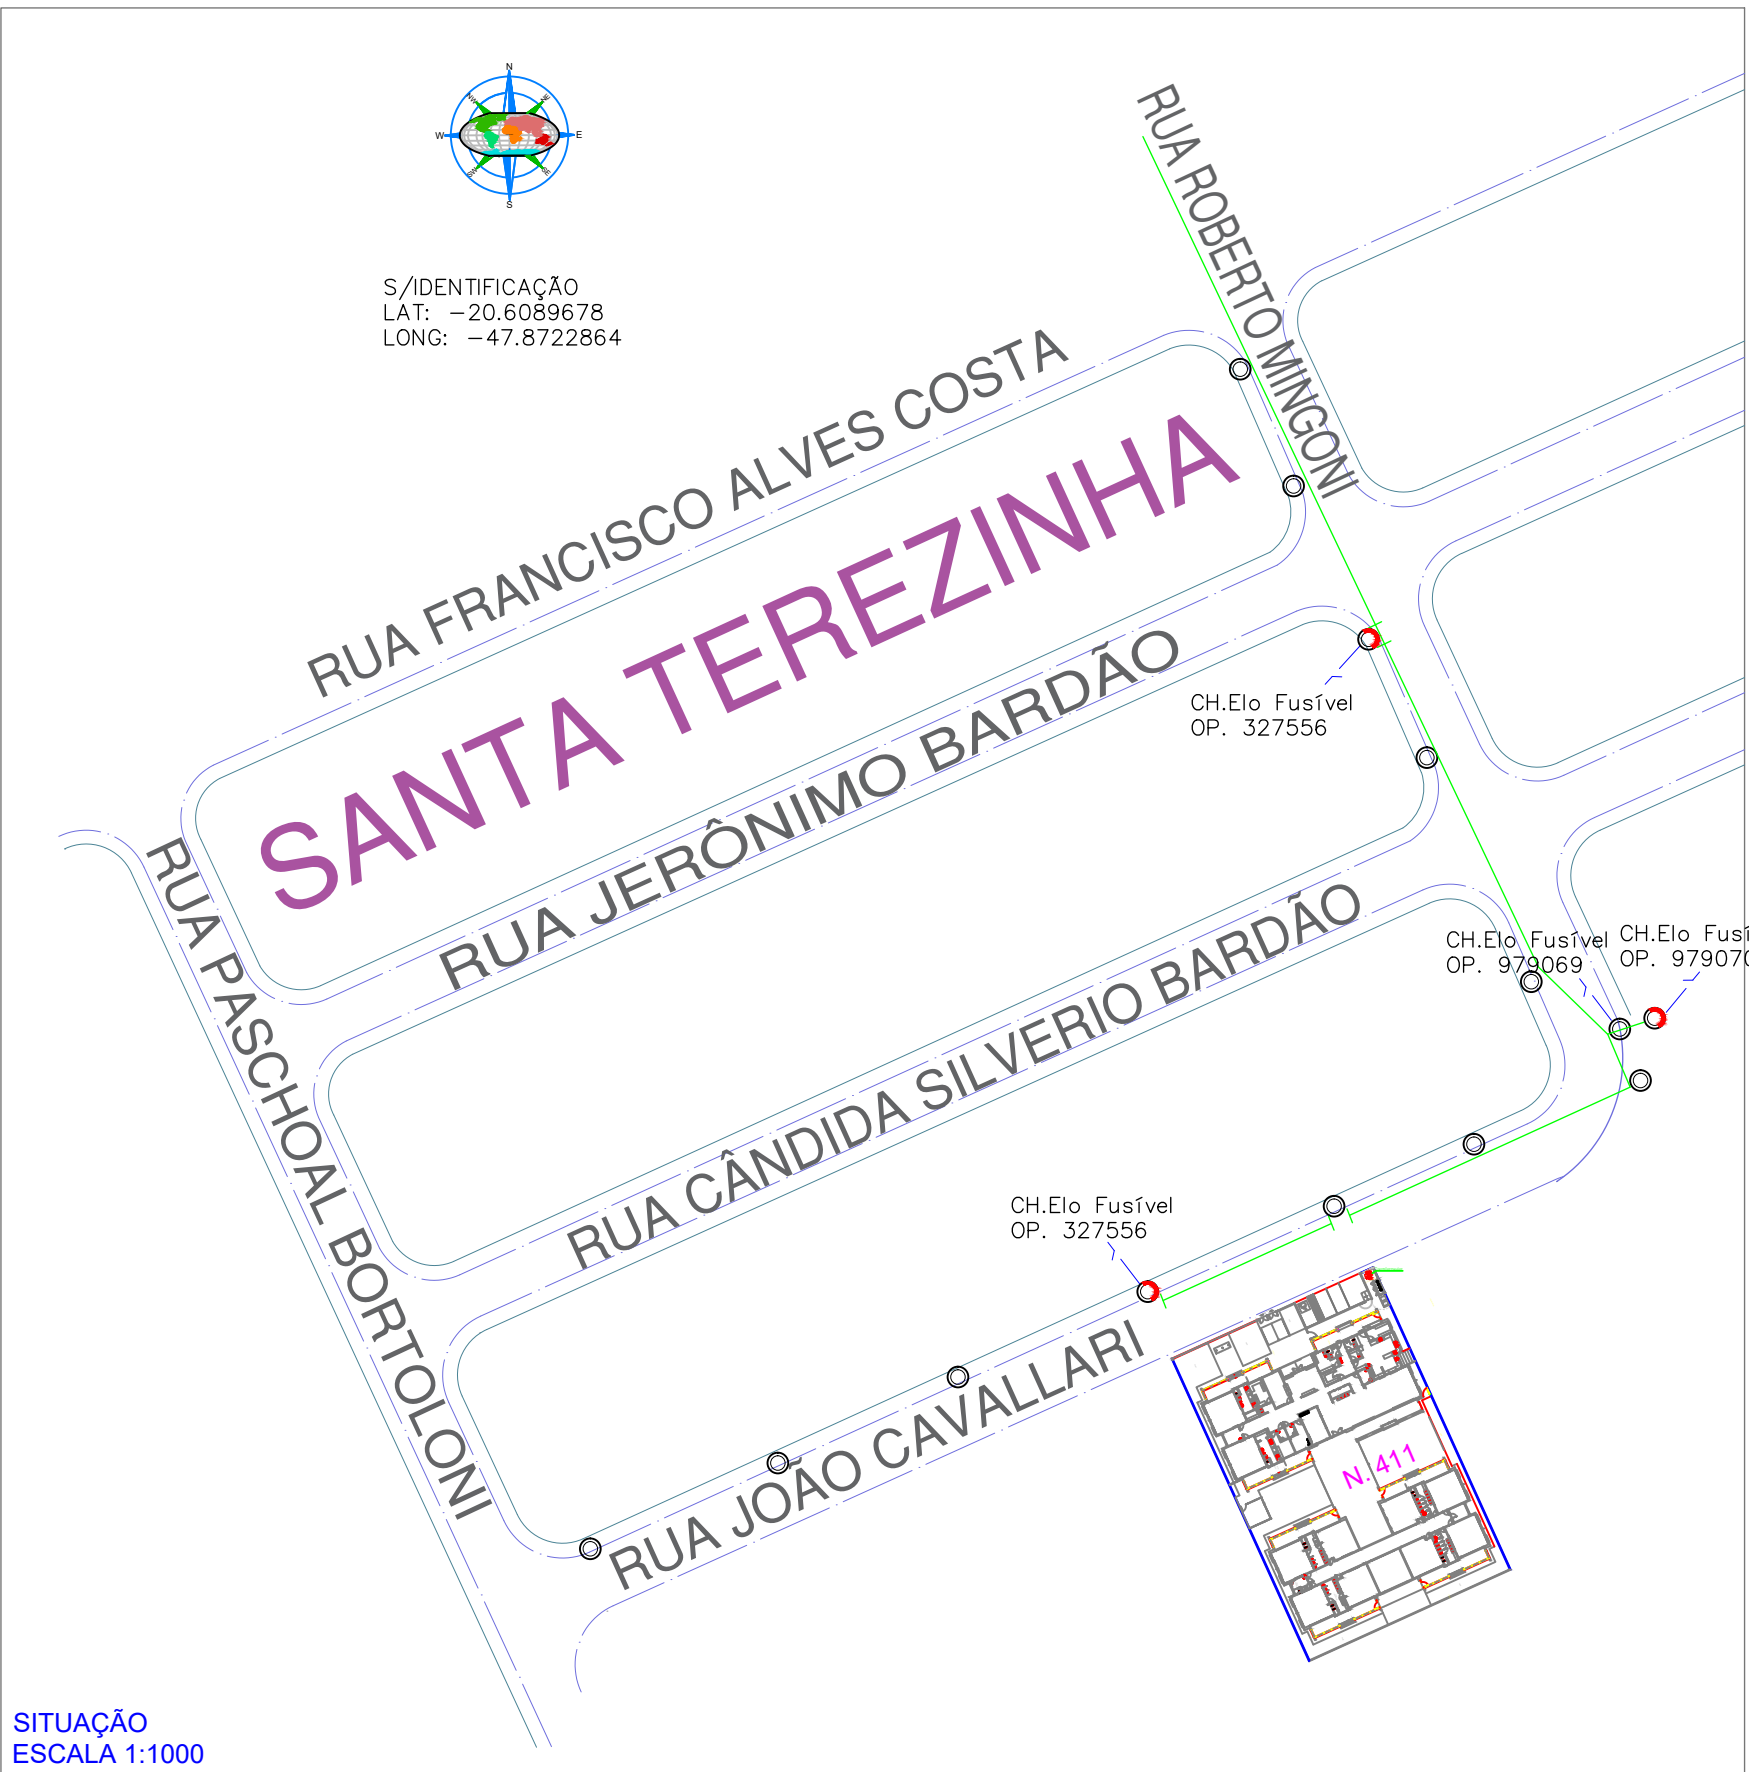
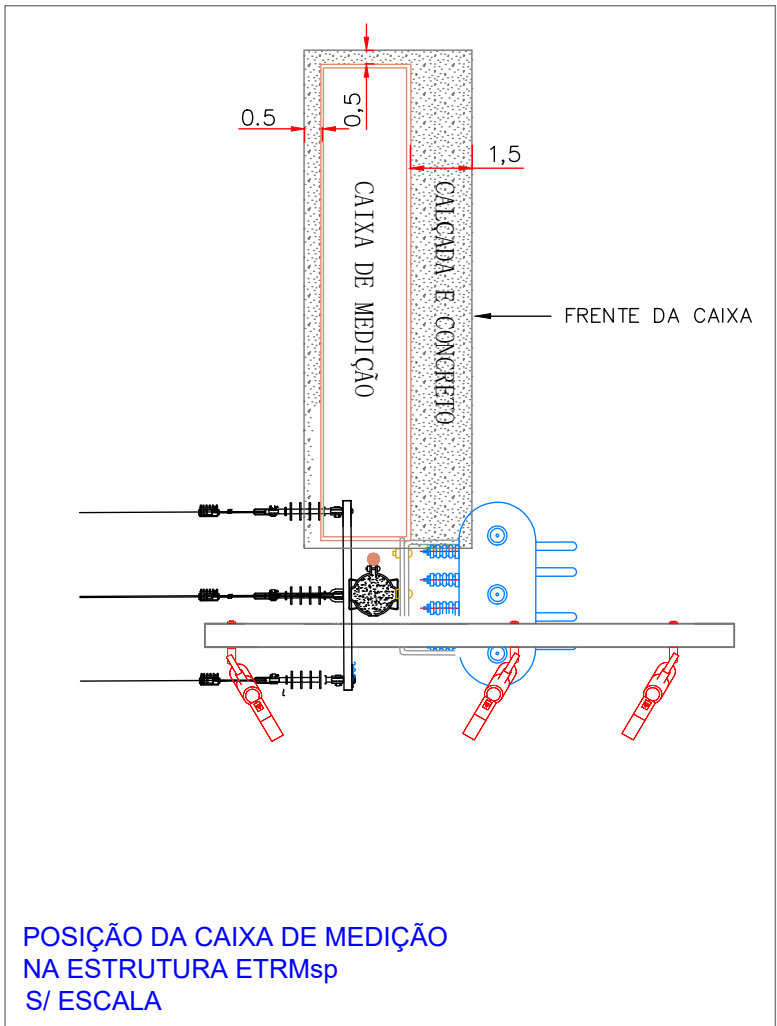
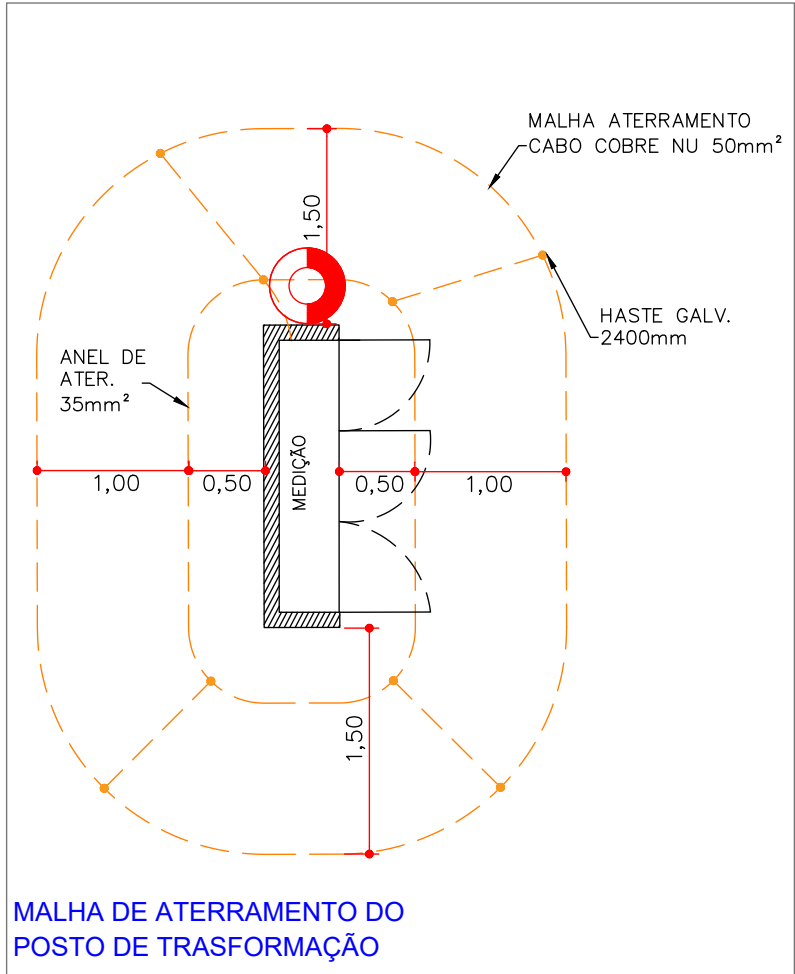


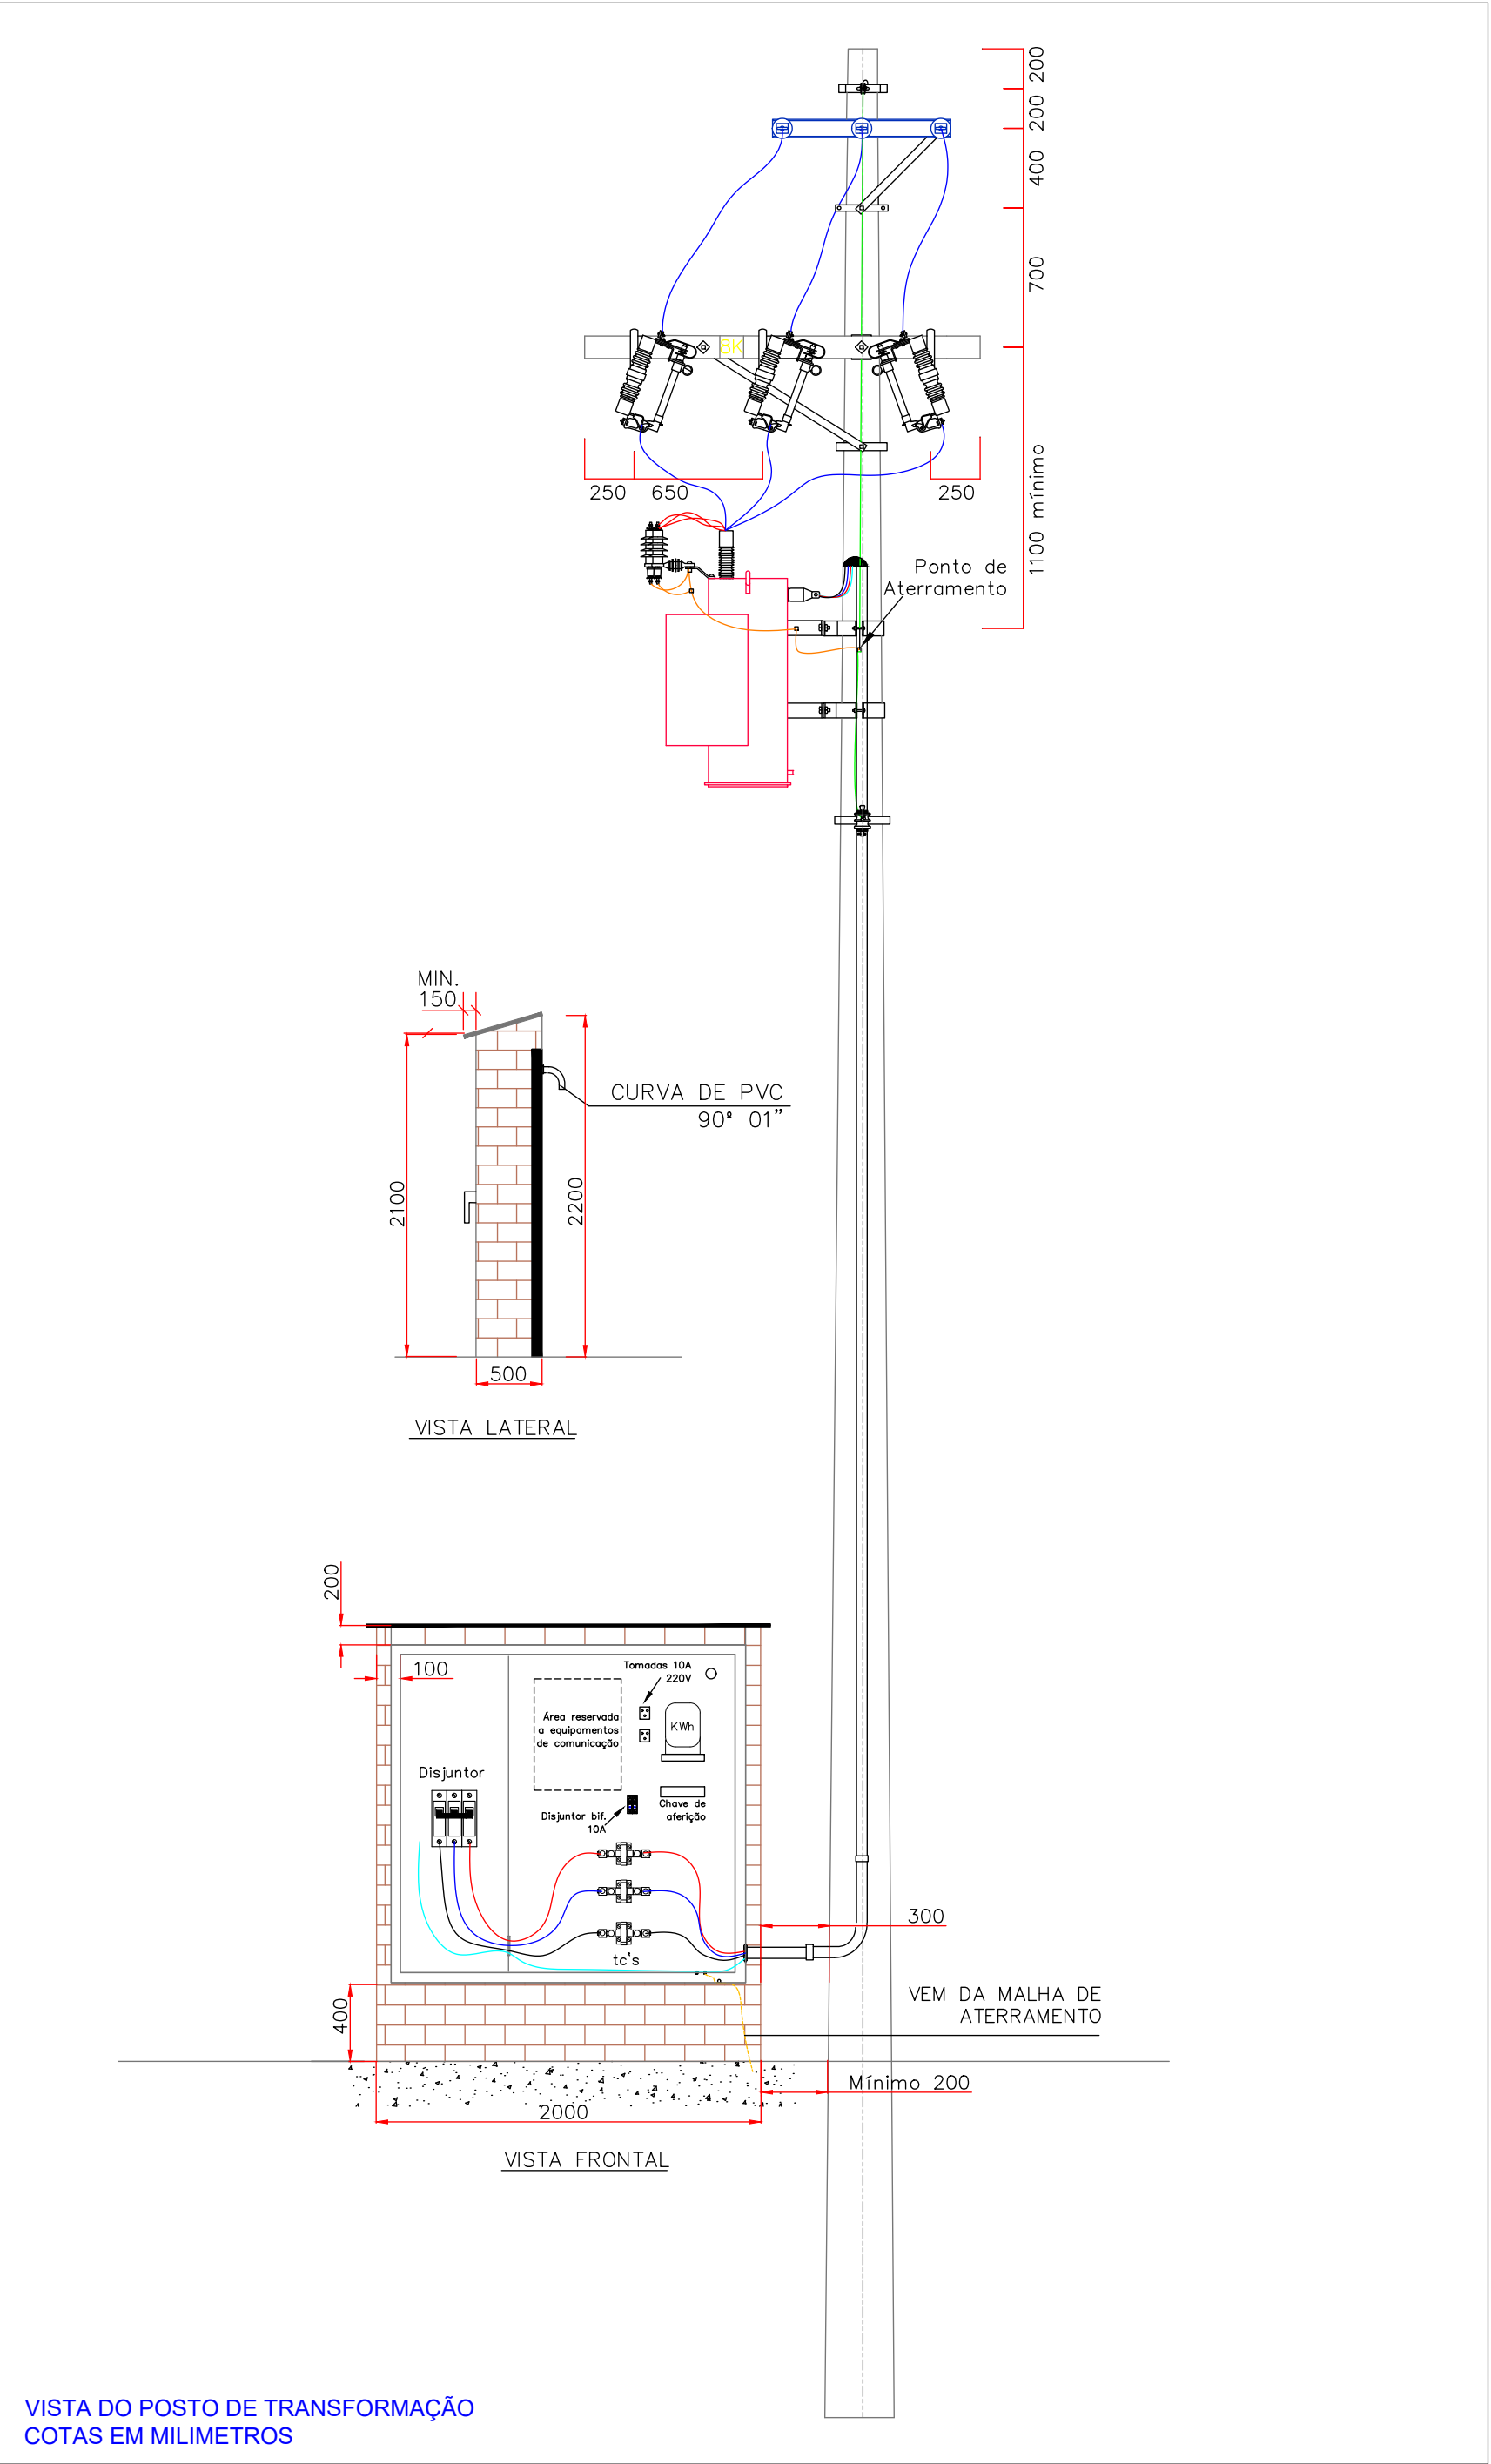

LOCALIZAÇÃO
LAT: -20.6089678
LONG: -47.8722864

NOTA: DEIXAR O TAP
DO TRAFÓ EM 13,2KV

+11/600
+CE3
+ETRMsp_p
+TR 150KVA 220/127V
+ FUS 8K
+IF
+BC10
+ET
+CX MEDIÇÃO INDIRETA

LAT: -20.6089678
LONG: -47.8722864

PROJETO
ESCALA 1:250


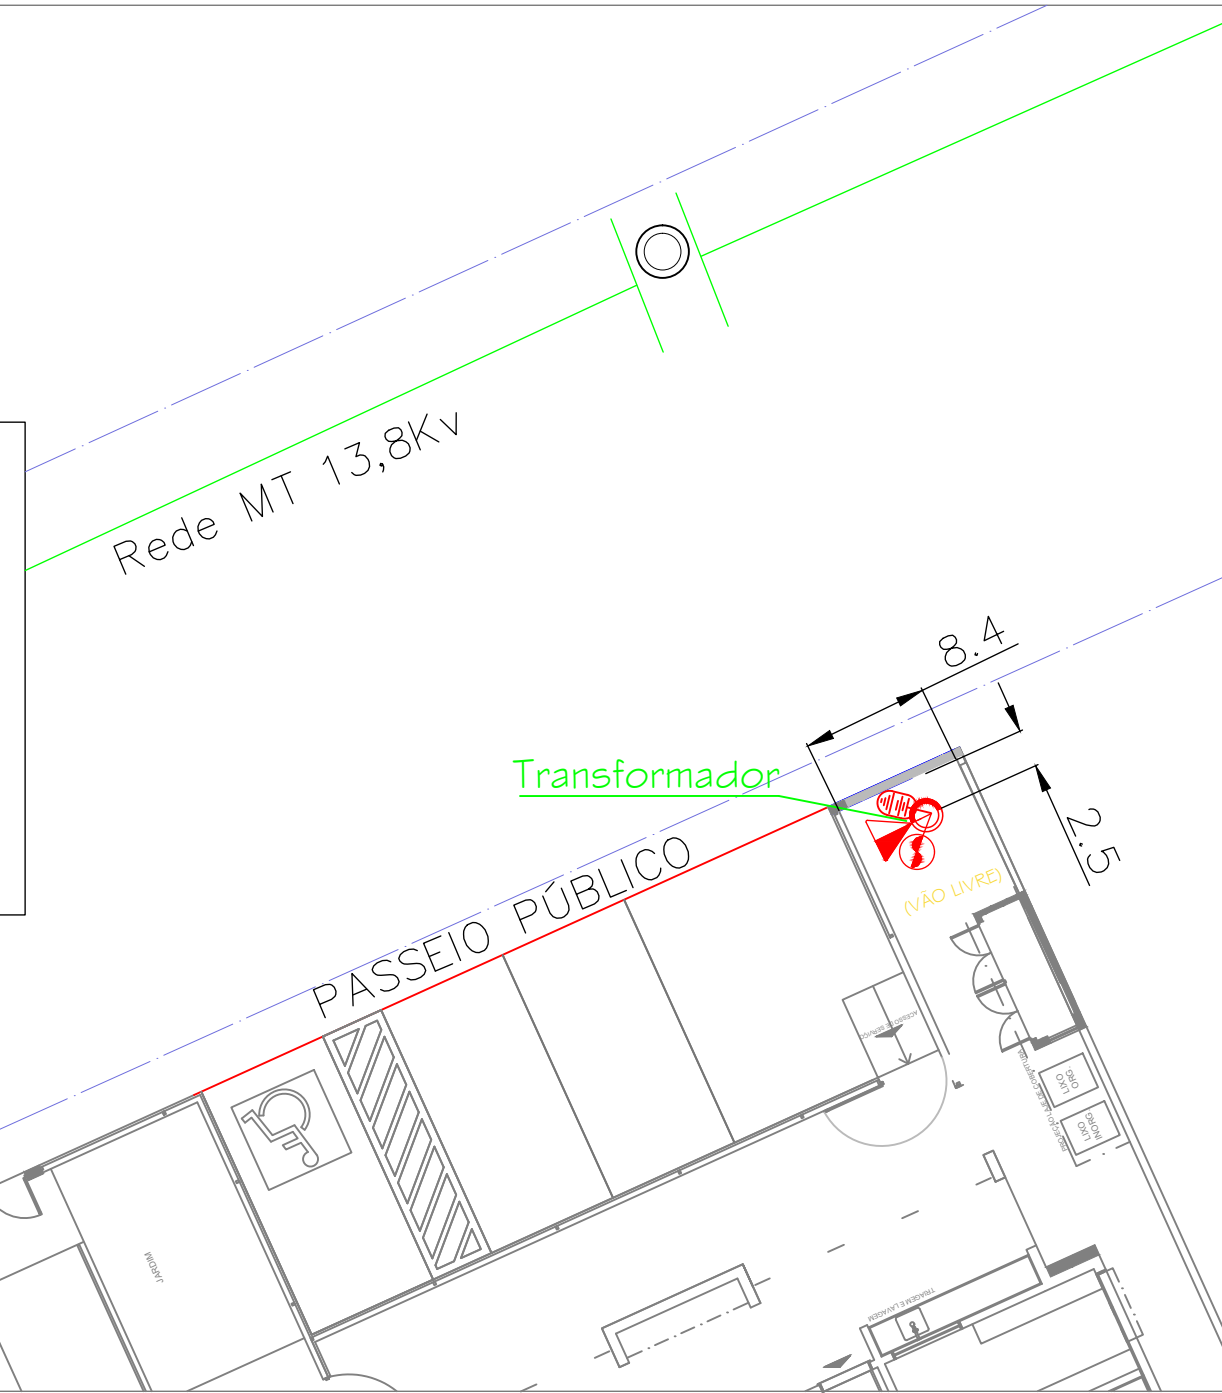


DIAGRAMA UNIFILAR

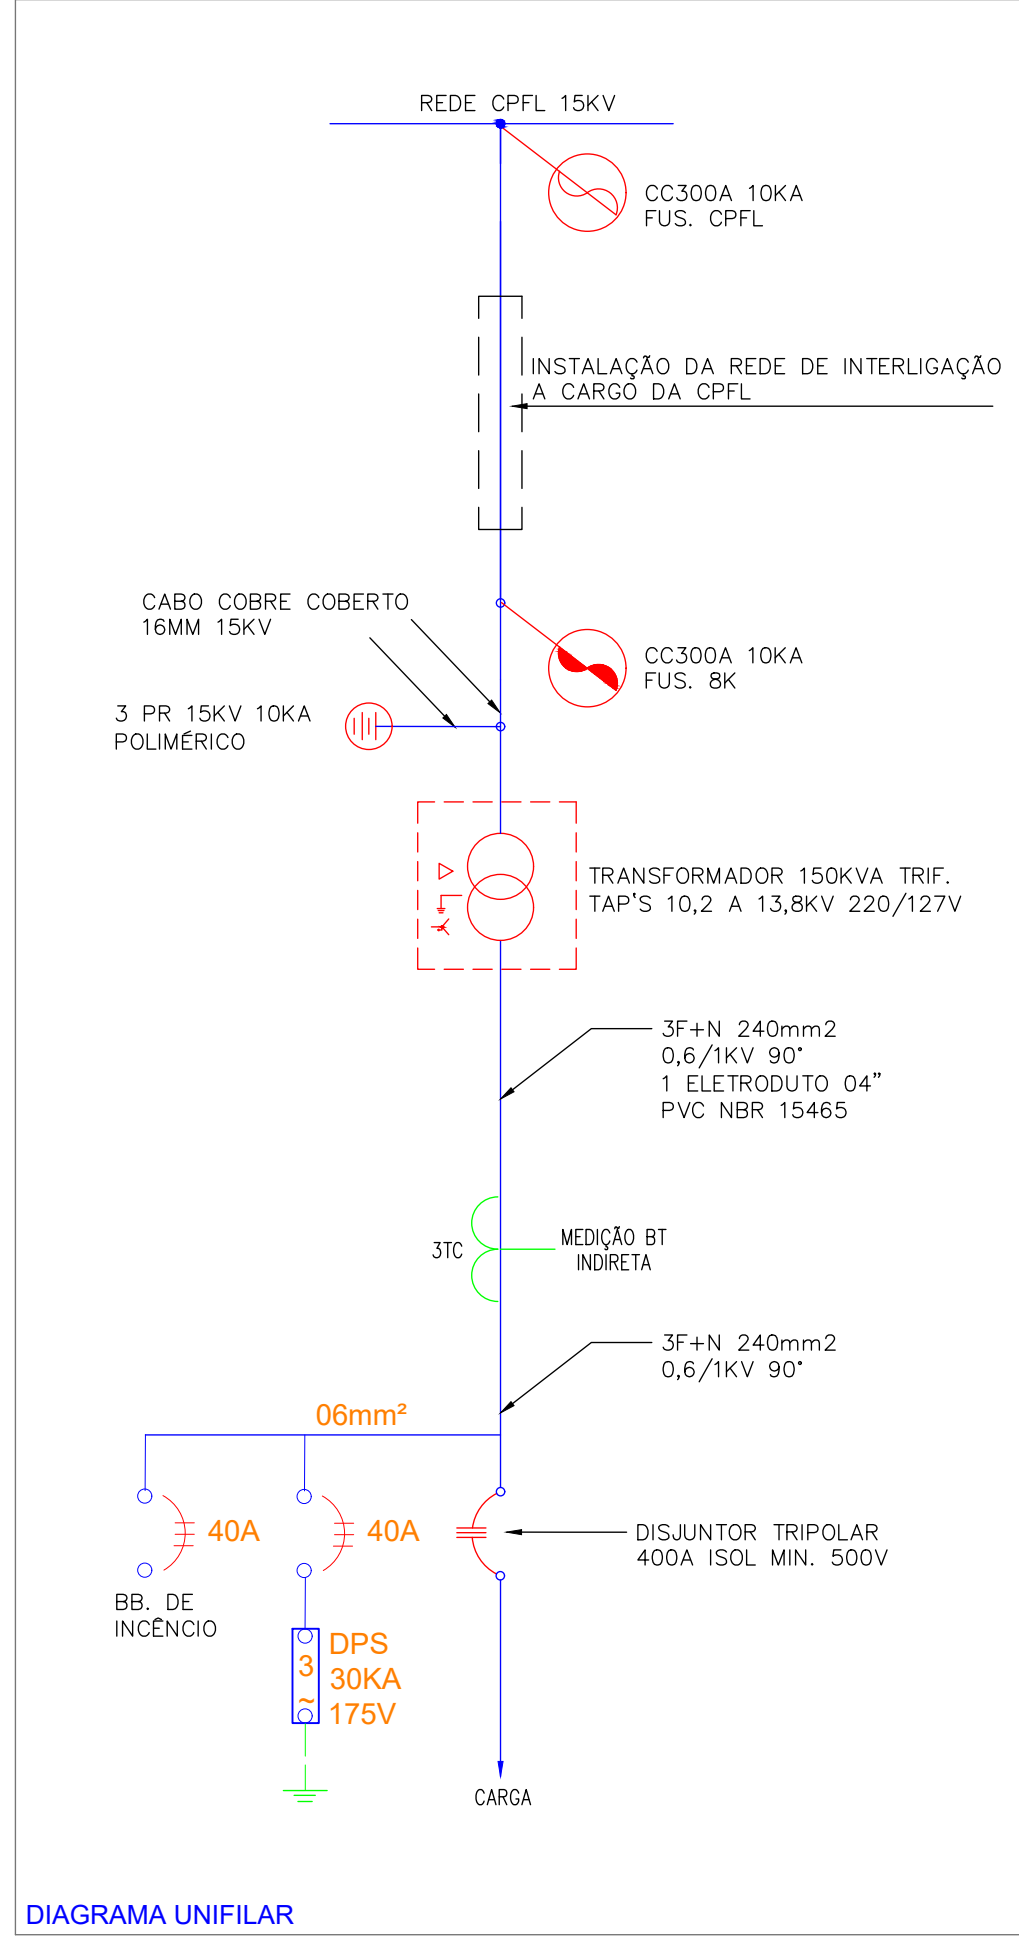

NOTAS:
TODOS OS MATERIAIS UTILIZADOS NA OBRA SERÃO DE FORNECEDORES HOMOLOGADOS PELA CPFL.
O POSTO DE TRANSFORMAÇÃO SOMENTE SERÁ MONTADO APÓS A APROVAÇÃO DO PROJETO PELA CPFL.
TODAS AS PARTES METÁLICAS DEVERÃO SER ATERRADAS.
ANTES DA MONTAGEM DO POSTO DO TRANSFORMAÇÃO, AS NORMAS ESPECIFICADAS ABAIXO DEVERÃO SER CONSULTADAS.

NORMAS PARA MONTAGENS:
• ESTRUTURA DO TRANSFORMADOR: ETRMSP - ITEM 6.9.4 - PÁGINAS DE 31 e 32 DO GED 19287.
• ATERRAMENTOS NO POSTE DO TRANSFORMADOR E DOS PARA-RAIOS: ITEM 6.9.4 - PÁGINAS DE 31 e 32 DO GED 19287
• MALHA DE ATERRAMENTO DO POSTO DE TRANSFORMAÇÃO: DESENHOS 20-2/4, 20-2/4DO GED 2861.
• CAIXA DE MEDIÇÃO: DESENHO 24-1/3 DO GED 2861.

Carimbo e Assinatura	cliente:
	Prefeitura de São Joaquim da Barra
local: Rua João Cavallari N°411 São Joaquim da Barra-SP	data: 17 / 04 / 2026
título: INSTALAÇÕES ELÉTRICAS	escala: Sem Escala
assunto: ENTRADA DE ENERGIA MT	folha A1 n°:
PROJETO Diego Alves de Freitas	1/1
resp/técnico: Diego Alves de Freitas	CFT-SP: 214.688.298-07